


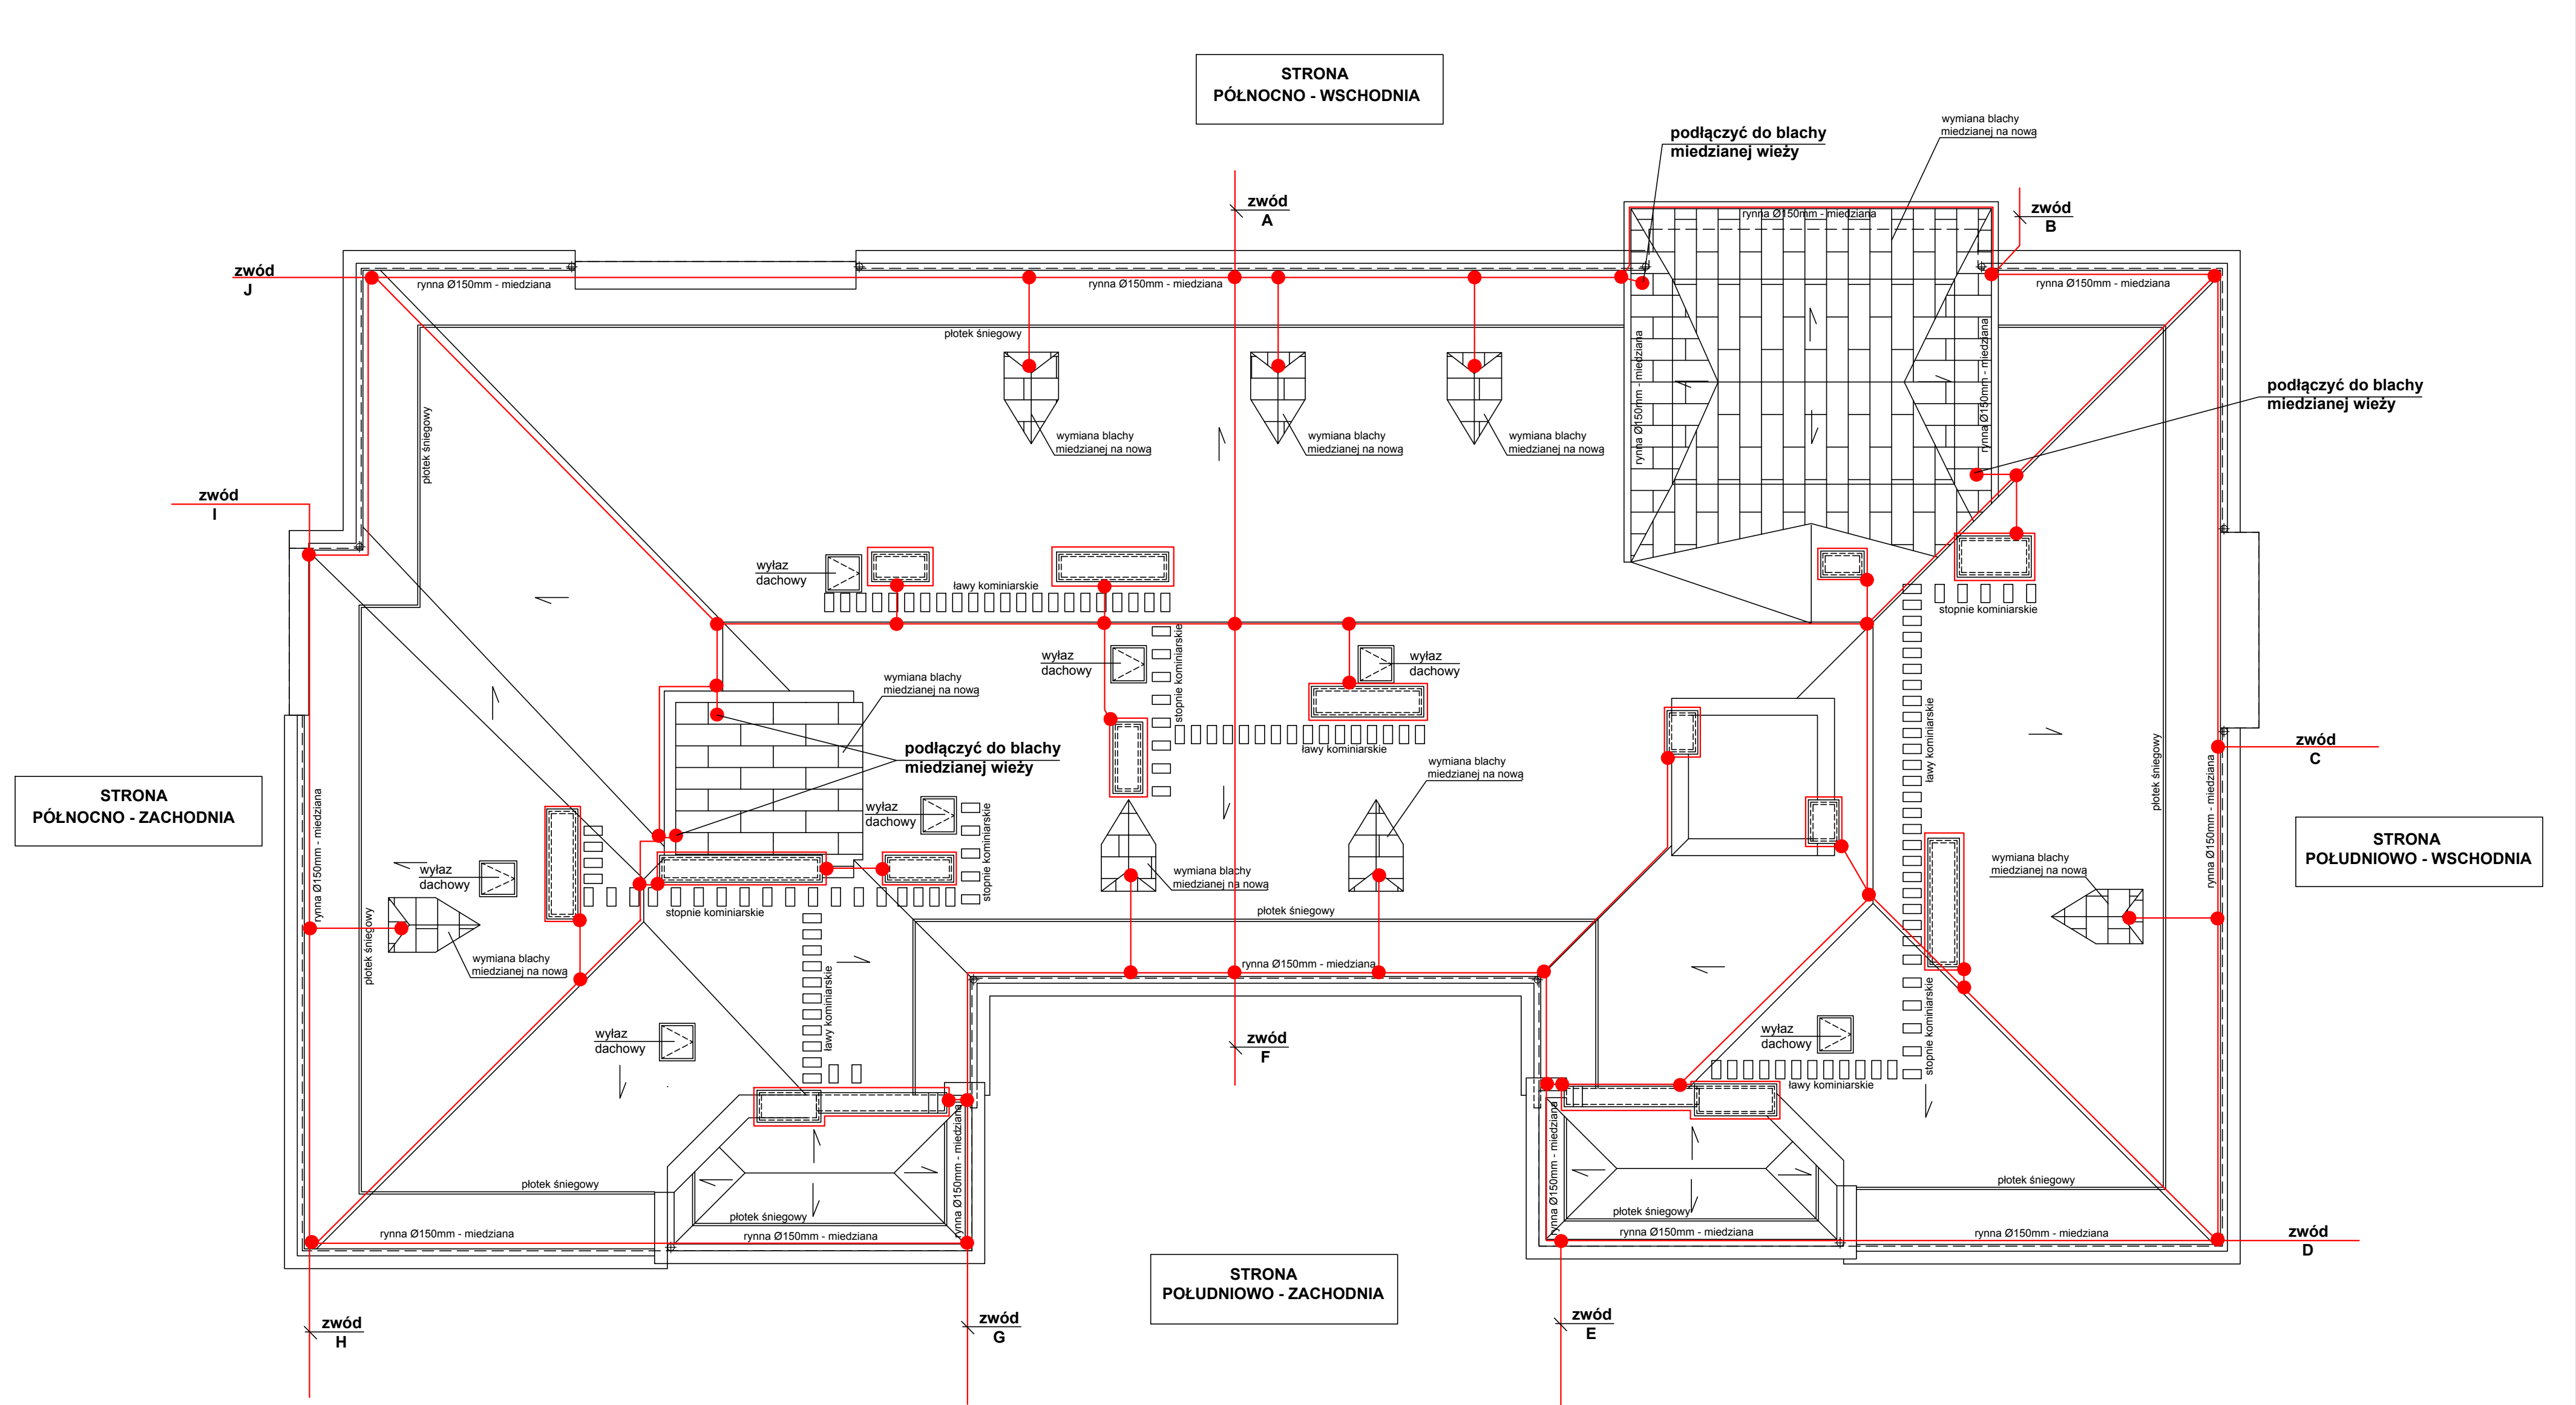

WYKONANIE INSTALACJI:

- Istniejąca instalacja odgromowa na dachu, zwody odprowadzające i złącza kontrolne do wymiany. W miejsce istniejącej, wykonać nową instalację odgromową.
- Nową instalację odgromową na dachu, wykonać drutem ocynkowanym DFe/Zn Ø 8mm ułożonym na wspornikach dachowych klejonych z tworzywa sztucznego.
- Zwody odprowadzające na elewacji, wykonać drutem ocynkowanym DFe/Zn Ø 8 mm ułożonym na śrubach odciągających typu rzymskie.
- Na zwodach odprowadzających zamontować nowe złącza kontrolne w miejsce istniejących.
- Zwody odprowadzające połączyć z istniejącym uzieniem, kątownikiem Fe/Zn 30 x 4 mm
- Odległość zwodu od pokrycia dachu i ścian budynku, nie może być mniejsza niż 2,0 cm.
- Na odcinku od terenu do złącza kontrolnego, zwód odprowadzający osłonić kątownikiem Fe/Zn 40 x 40 x 4 mm.
- Rezystancja uziemienia, winna wynosić do 10 omów. W przypadku nie uzyskania wymaganej odporności, należy wykonać wbicie dodatkowych uziemień punktowych.

B R A N A E L E K T R Y C Z N A	PROJEKTANT: mgr inż. arch. Jolanta Kosińska mgr inż. arch. Jolanta Kosińska	INWESTOR: WODOCIĄGI MIASTA KRAKÓW S.A. UL. SENATORSKA 1, 30-106 KRAKÓW OBJEKT: BUDYNEK MIEJSKIEGO PRZEDSIĘBIORSTWA WODOCIĄGÓW I KANALIZACJI S.A., 30-106 KRAKÓW UL. SENATORSKA 1, DZ. NR 176/12 OBR. 14, KROWODRZA	NR RYSUNKU: E 1
B R A N A E L E K T R Y C Z N A	PROJEKTANT: mgr inż. arch. Jolanta Kosińska mgr inż. arch. Jolanta Kosińska	INWESTOR: WODOCIĄGI MIASTA KRAKÓW S.A. UL. SENATORSKA 1, 30-106 KRAKÓW OBJEKT: BUDYNEK MIEJSKIEGO PRZEDSIĘBIORSTWA WODOCIĄGÓW I KANALIZACJI S.A., 30-106 KRAKÓW UL. SENATORSKA 1, DZ. NR 176/12 OBR. 14, KROWODRZA	STADIUM: PT-W
B R A N A E L E K T R Y C Z N A	PROJEKTANT: mgr inż. arch. Jolanta Kosińska mgr inż. arch. Jolanta Kosińska	INWESTOR: WODOCIĄGI MIASTA KRAKÓW S.A. UL. SENATORSKA 1, 30-106 KRAKÓW OBJEKT: BUDYNEK MIEJSKIEGO PRZEDSIĘBIORSTWA WODOCIĄGÓW I KANALIZACJI S.A., 30-106 KRAKÓW UL. SENATORSKA 1, DZ. NR 176/12 OBR. 14, KROWODRZA	BRANŻA: ELEKTRYCZNA
B R A N A E L E K T R Y C Z N A	PROJEKTANT: mgr inż. arch. Jolanta Kosińska mgr inż. arch. Jolanta Kosińska	INWESTOR: WODOCIĄGI MIASTA KRAKÓW S.A. UL. SENATORSKA 1, 30-106 KRAKÓW OBJEKT: BUDYNEK MIEJSKIEGO PRZEDSIĘBIORSTWA WODOCIĄGÓW I KANALIZACJI S.A., 30-106 KRAKÓW UL. SENATORSKA 1, DZ. NR 176/12 OBR. 14, KROWODRZA	TYTUŁ RYSUNKU: RZUT DACHU PLAN INSTALACJI ODGROMOWEJ
B R A N A E L E K T R Y C Z N A	PROJEKTANT: mgr inż. arch. Jolanta Kosińska mgr inż. arch. Jolanta Kosińska	INWESTOR: WODOCIĄGI MIASTA KRAKÓW S.A. UL. SENATORSKA 1, 30-106 KRAKÓW OBJEKT: BUDYNEK MIEJSKIEGO PRZEDSIĘBIORSTWA WODOCIĄGÓW I KANALIZACJI S.A., 30-106 KRAKÓW UL. SENATORSKA 1, DZ. NR 176/12 OBR. 14, KROWODRZA	SKALA: 1:100
B R A N A E L E K T R Y C Z N A	PROJEKTANT: mgr inż. arch. Jolanta Kosińska mgr inż. arch. Jolanta Kosińska	INWESTOR: WODOCIĄGI MIASTA KRAKÓW S.A. UL. SENATORSKA 1, 30-106 KRAKÓW OBJEKT: BUDYNEK MIEJSKIEGO PRZEDSIĘBIORSTWA WODOCIĄGÓW I KANALIZACJI S.A., 30-106 KRAKÓW UL. SENATORSKA 1, DZ. NR 176/12 OBR. 14, KROWODRZA	DATA: 03.2021